


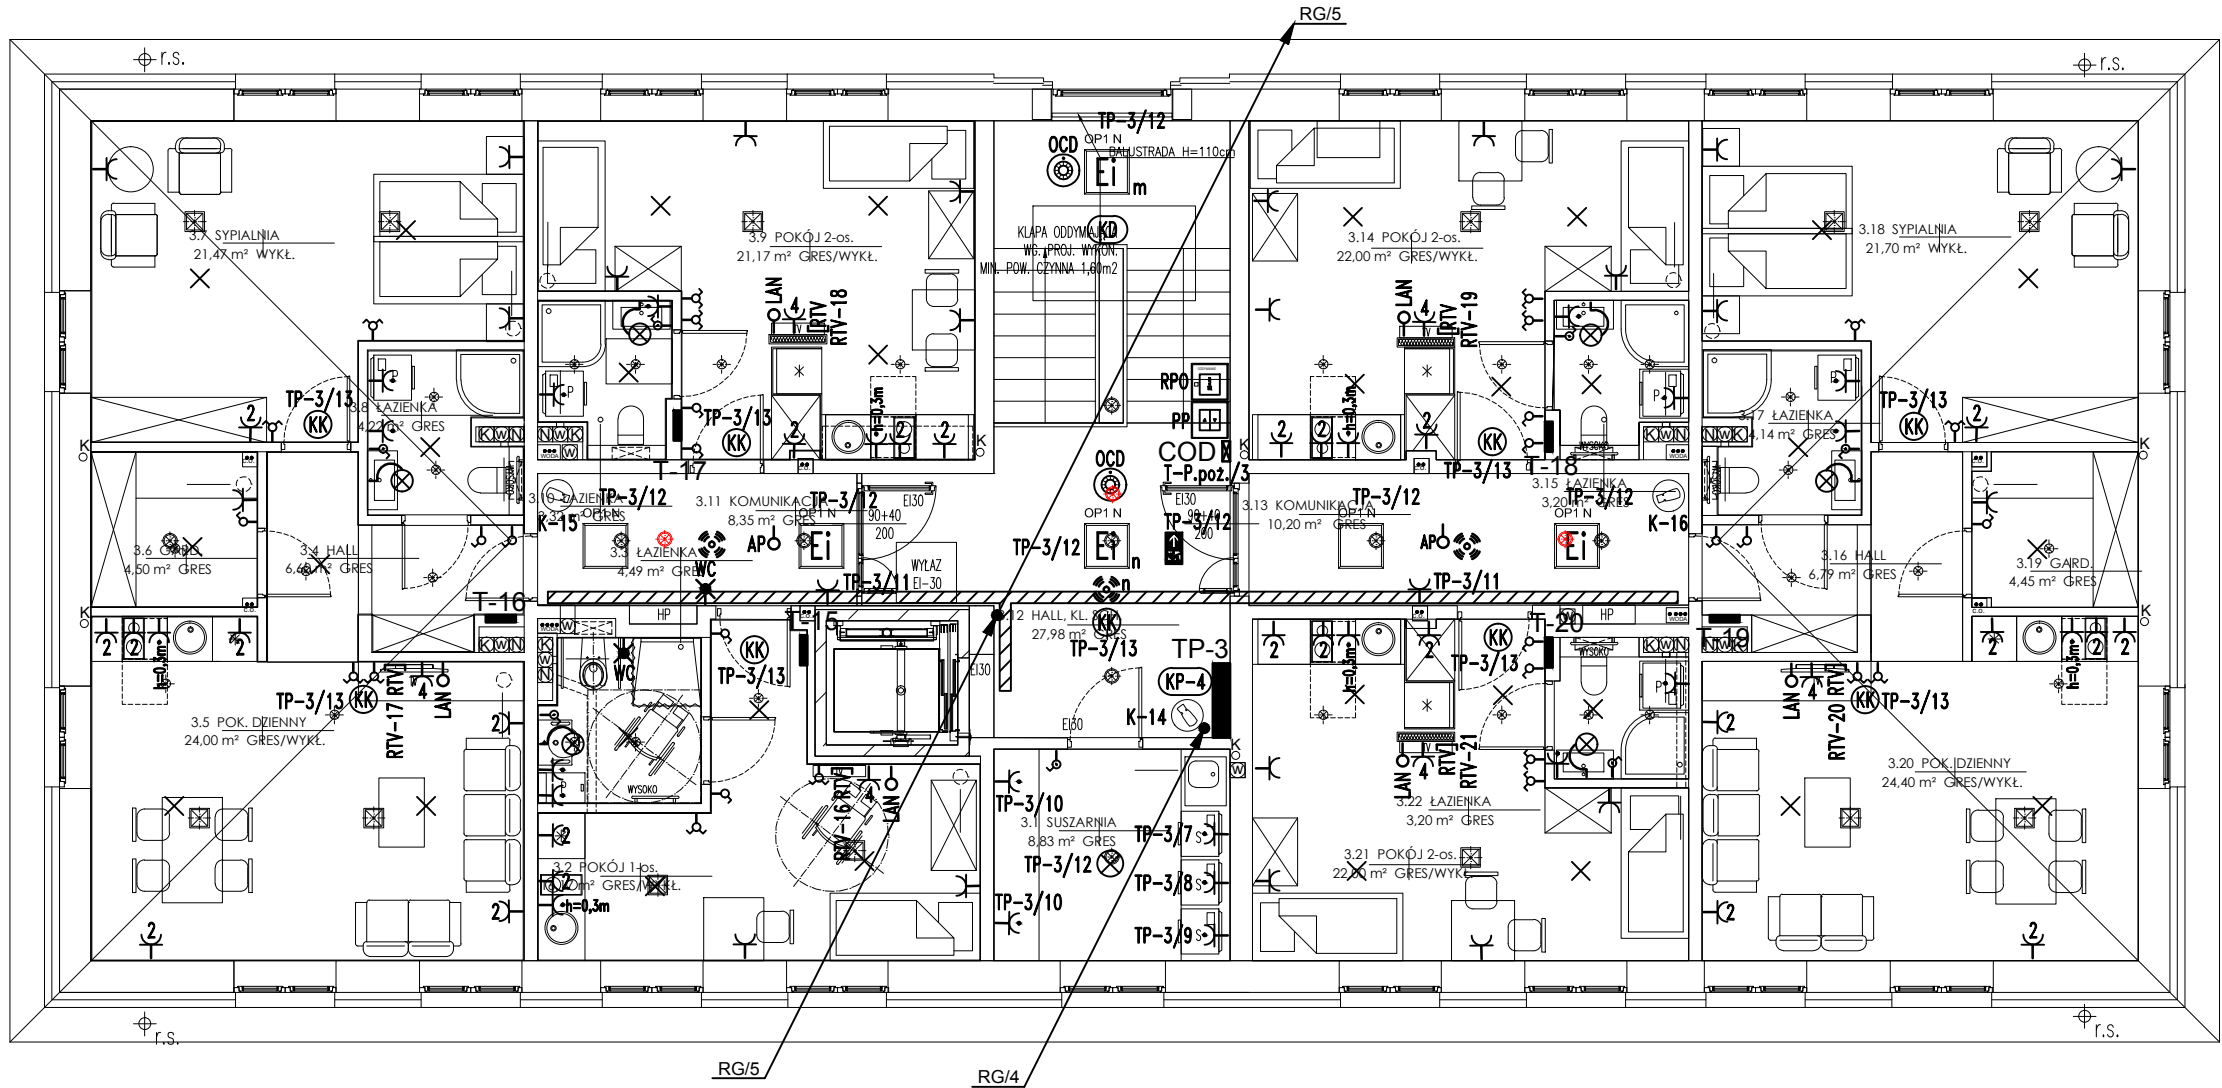

- OP1
- Oprawa oświetleniowa FLAT LED 41W IP20 producent ES-SYSTEM (N - wersja natynkowa)
 - Ei - elektroinwerter
 - PD - Punkt dystrybucyjny
 - Wł. - Włącznik pojedynczy IP20
 - Wł. - Włącznik pojedynczy hermetyczny IP44
 - Wł. - Włącznik podwójny IP20
 - Wyp. - Wypust oświetleniowy
 - Wyp. - Wypust oświetleniowy hermetyczny IP44
 - Wyp. - Zewnętrzna oprawa ewakuacyjna
 - Kam. - Kamera monitoringu CCTV
 - Kam. - Kamera monitoringu CCTV
 - KP - Kłapa pożarowa 24V
 - GN - Gniazdo wtyczkowe pojedyncze IP20
 - GN - Gniazdo wtyczkowe pojedyncze IP20
 - GN - Gniazdo wtyczkowe pojedyncze IP44
 - GN - Gniazdo wtyczkowe podwójne IP20
 - GN - Gniazdo wtyczkowe 3-faz 400VAC
 - KD - Wypust zasilacza otwierania drzwi (manipulator kodowy + rygiel)
 - Zw. - Zwalniacz rygla drzwi
 - Wyp. - Wypust zasilania PD (punktu dystrybucyjnego)
 - AP - Acces point (RJ45, kat.6)
 - LAN - Punkt logiczny LAN (RJ45, kat.6)
 - RTV - Punkt logiczny RTV
 - Kab. - Koryto kablowe 150mm

Pracownia Projektowa:
USŁUGI PROJEKTOWE RYSZARD ROGOZIŃSKI
ul. Zimowa 3, 35-303 Rzeszów
tel. 178590520, fax. 178590522
e-mail: biuro.rogozinski@gmail.com



OBIEKT: PROJEKT TECHNICZNY PRZEBUDOWY I NADBUDOWY
BUDYNKU "BURSY NA TERENIE PARKU PAŃSTWOWEGO
ZESPOŁU PIEŚNI I TAŃCA "MAZOWSZE"
OTRĘBUSY UL. ŚWIERKOWA 2, dz. nr ew. 490 obręb 0015

STADIUM: P.W.

INWESTOR: Państwowy Zespół Pieśni i Tańca "Mazowsze"
im. Tadeusza Sygietyńskiego
05-805 Otrębusy, ul. Świerkowa 2

BRANŻA
ELEKTRYCZNA

Projektant: mgr inż. Marcin Rogoziński
Sprawdził: inż. Ryszard Rogoziński

Nr upr. bud. PDK/0251/PW/OE/14
Data 07.2022 r.
E-173/80
07.2022 r.

Tytuł rysunku: Rzut II piętra - instalacje elektryczne

format: A3
skala: 1:100
zmiana: -
nr rysunku: E20