


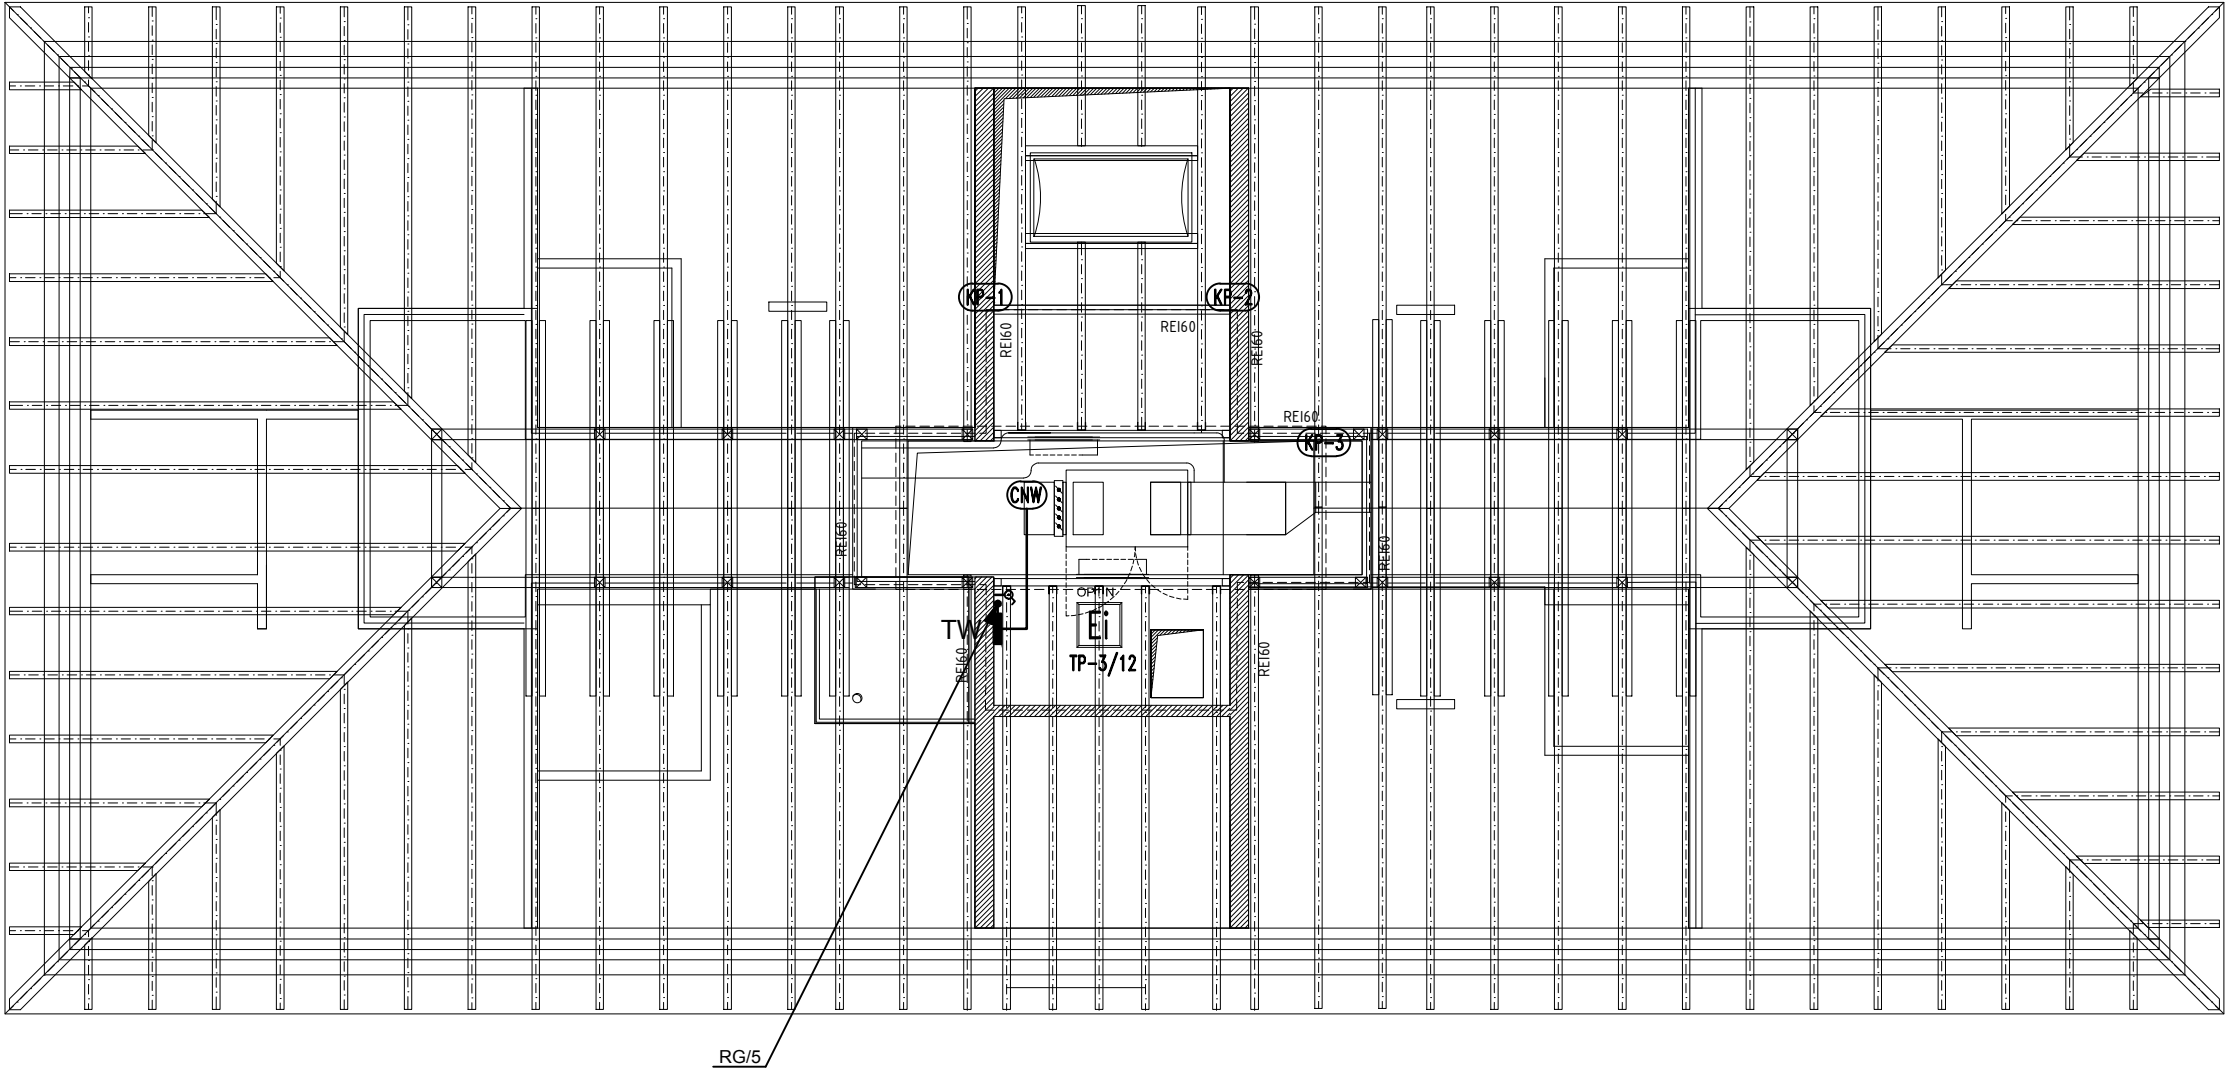

- OP1  
□ - Oprawa oświetleniowa FLAT LED 41W IP20 producent ES-SYSTEM (N - wersja natynkowa)  
Ei - elektroinwerter
- 9 — - Włącznik pojedynczy hermetyczny IP44
- Ⓢ - Centrala nawiewno-wyiewna
- Ⓚ - Kłapa pożarowa 24V

Pracownia Projektowa:  
USŁUGI PROJEKTOWE RYSZARD ROGOZIŃSKI  
ul.Zimowa 3, 35-303 Rzeszów  
tel. 178590520, fax. 178590522  
e-mail: biuro.rogozinski@gmail.com



OBIEKT  
PROJEKT TECHNICZNY PRZEBUDOWY I NADBUDOWY  
BUDYNKU "BURSY NA TERENIE PARKU PAŃSTWOWEGO  
ZESPOŁU PIEŚNI I TAŃCA "MAZOWSZE"  
OTRĘBUSY UL. ŚWIERKOWA 2, dz. nr ew. 490 obręb 0015

STADIUM: P.W.

INWESTOR  
Państwowy Zespół Pieśni i Tańca "Mazowsze"  
im. Tadeusza Sygietyńskiego  
05-805 Otrębusy, ul. Świerkowa 2

BRANŻA  
ELEKTRYCZNA

| Projektant: | Imię i nazwisko            | Nr upr. bud.     | Data       | Podpis |
|-------------|----------------------------|------------------|------------|--------|
|             | mgr inż. Marcin Rogoziński | PDK/0251/PWOE/14 | 07.2022 r. |        |
| Sprawdził:  | inż. Ryszard Rogoziński    | E-173/80         | 07.2022 r. |        |

Tytuł  
rysunku: Rzut poddasza - instalacje elektryczne

|         |    |        |       |         |   |             |     |
|---------|----|--------|-------|---------|---|-------------|-----|
| format: | A3 | skala: | 1:100 | zmiana: | - | nr rysunku: | E23 |
|---------|----|--------|-------|---------|---|-------------|-----|