




Pracownia Projektowa:
USŁUGI PROJEKTOWE RYSZARD ROGOZIŃSKI
ul. Zimowa 3, 35-303 Rzeszów
tel. 178590520, fax. 178590522
e-mail: biuro.rogozinski@gmail.com

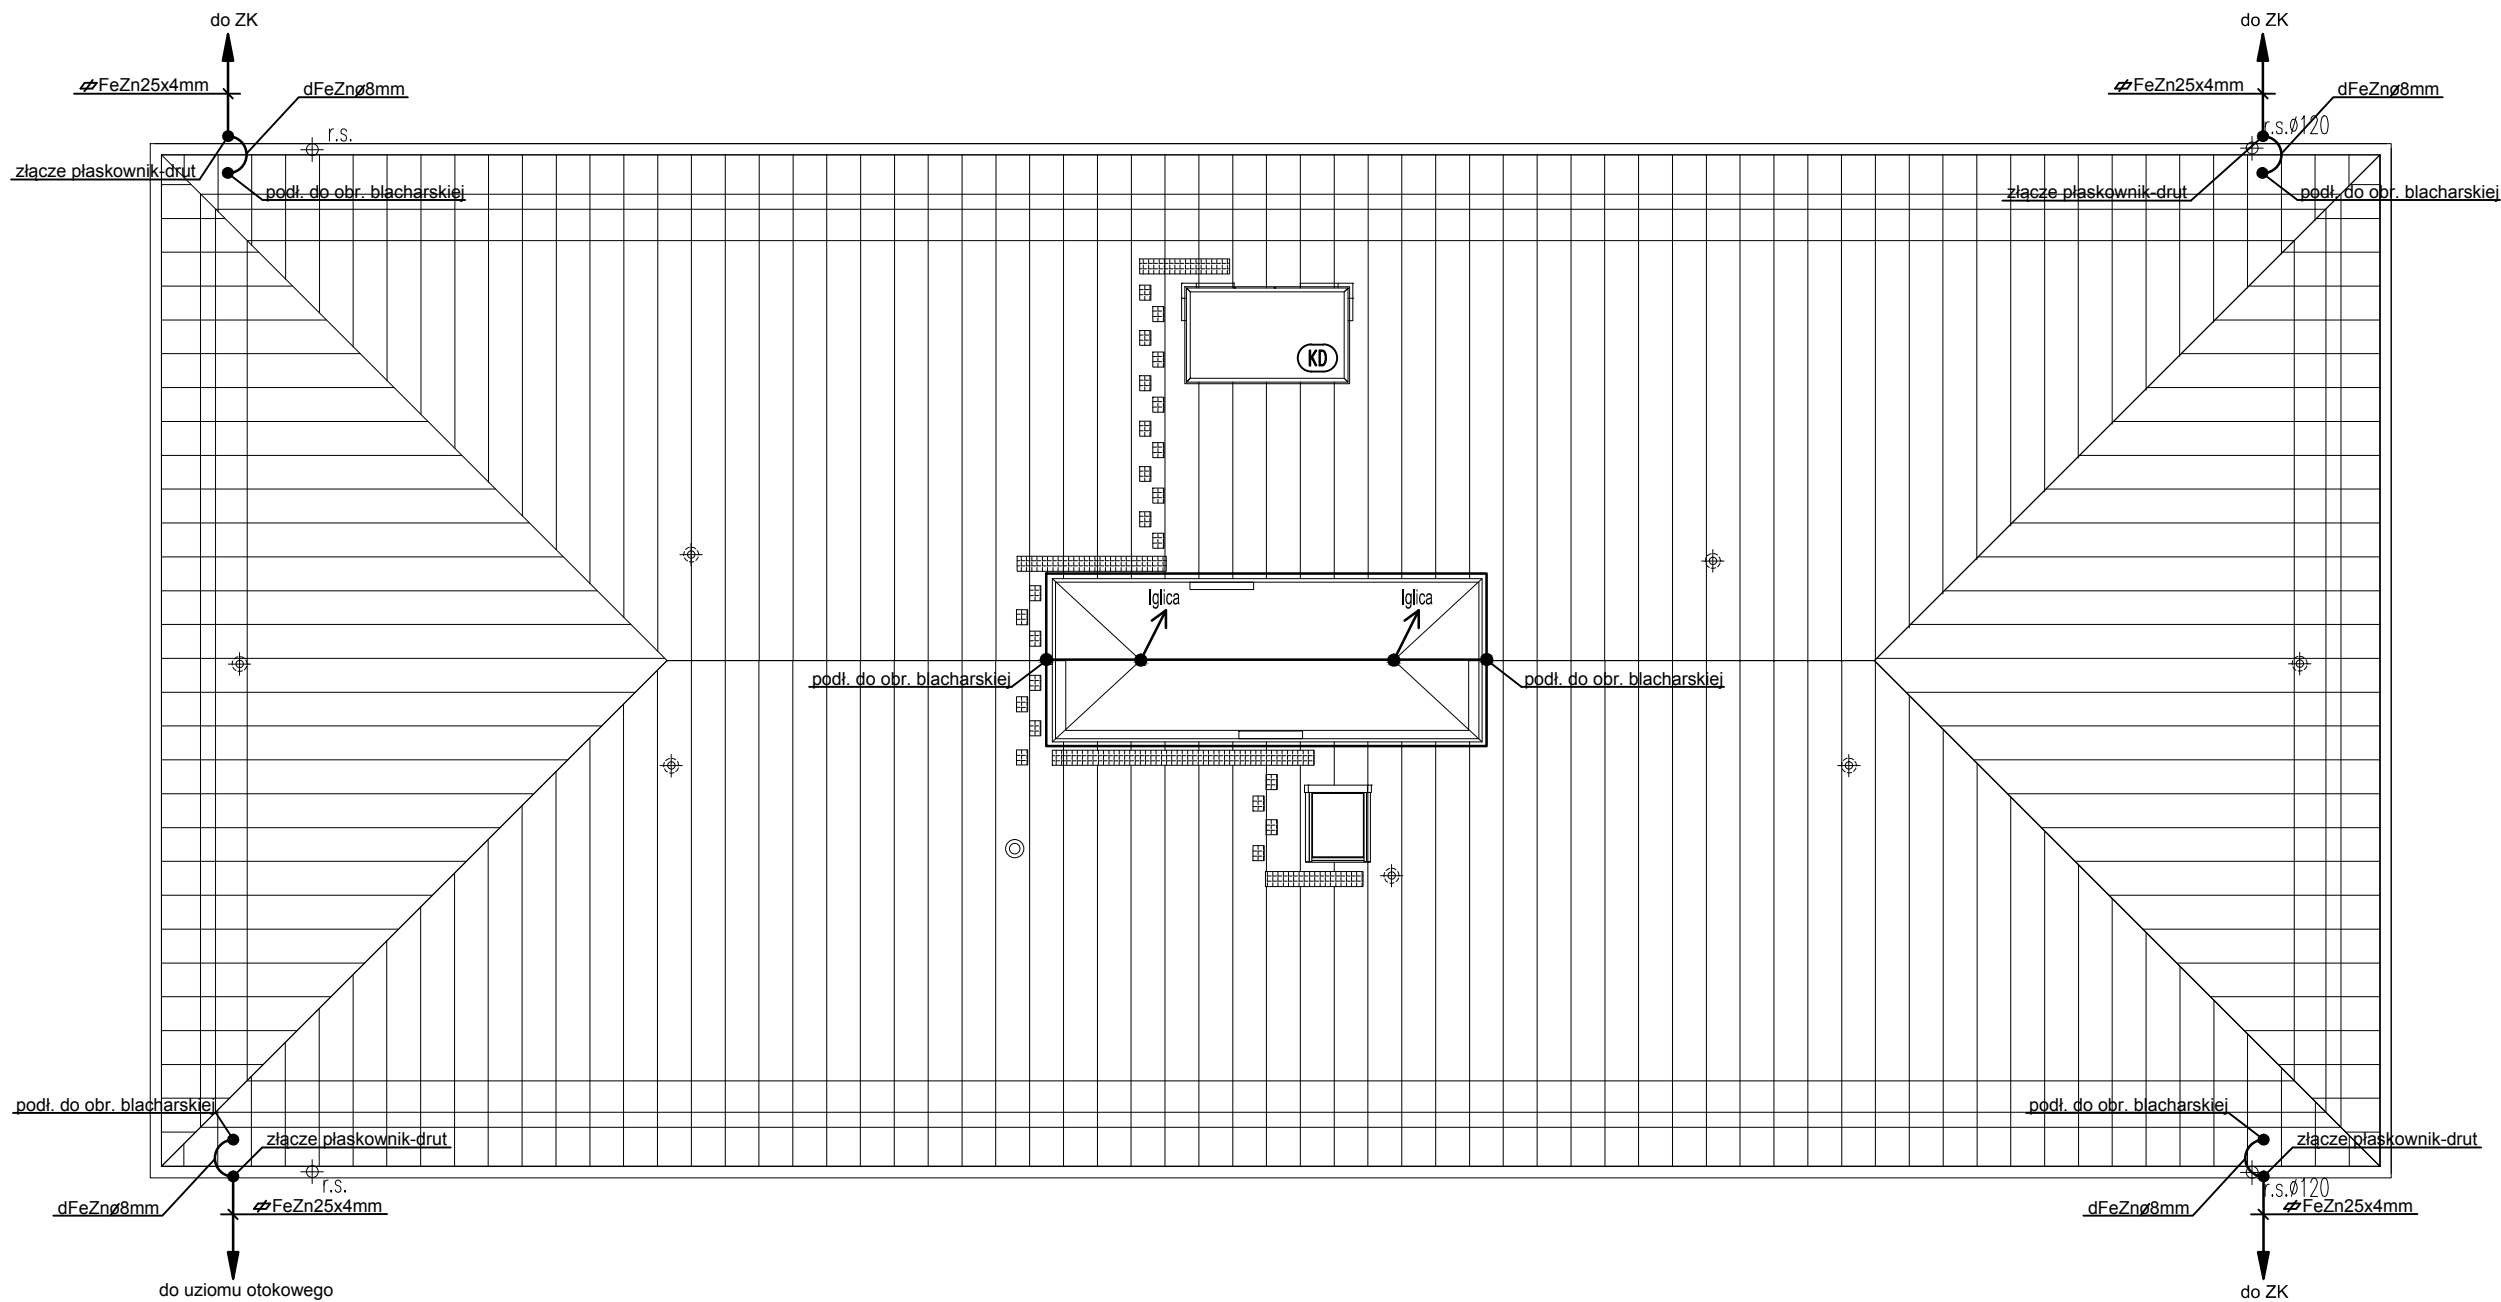

OBIEKT PROJEKT TECHNICZNY PRZEBUDOWY I NADBUDOWY BUDYNKU "BURSY NA TERENIE PARKU PAŃSTWOWEGO ZESPOŁU PIEŚNI I TAŃCA "MAZOWSZE" OTRĘBUSY UL. ŚWIERKOWA 2, dz. nr ew. 490 obręb 0015

STADIUM: P.W.

INWESTOR Państwowy Zespół Pieśni i Tańca "Mazowsze" im. Tadeusza Sygietyńskiego 05-805 Otrębusy, ul. Świerkowa 2

BRANŻA ELEKTRYCZNA

Projektant:	Imię i nazwisko	Nr upr. bud.	Data	Podpis
Sprawdził:	mgr inż. Marcin Rogoziński	PDK/0251/PWOE/14	07.2022 r.	
	inż. Ryszard Rogoziński	E-173/80	07.2022 r.	

Tytuł rysunku: Rzut dachu - instalacja odgromowa

format: A3	skala: 1:100	zmiana: -	nr rysunku: E25
------------	--------------	-----------	-----------------