


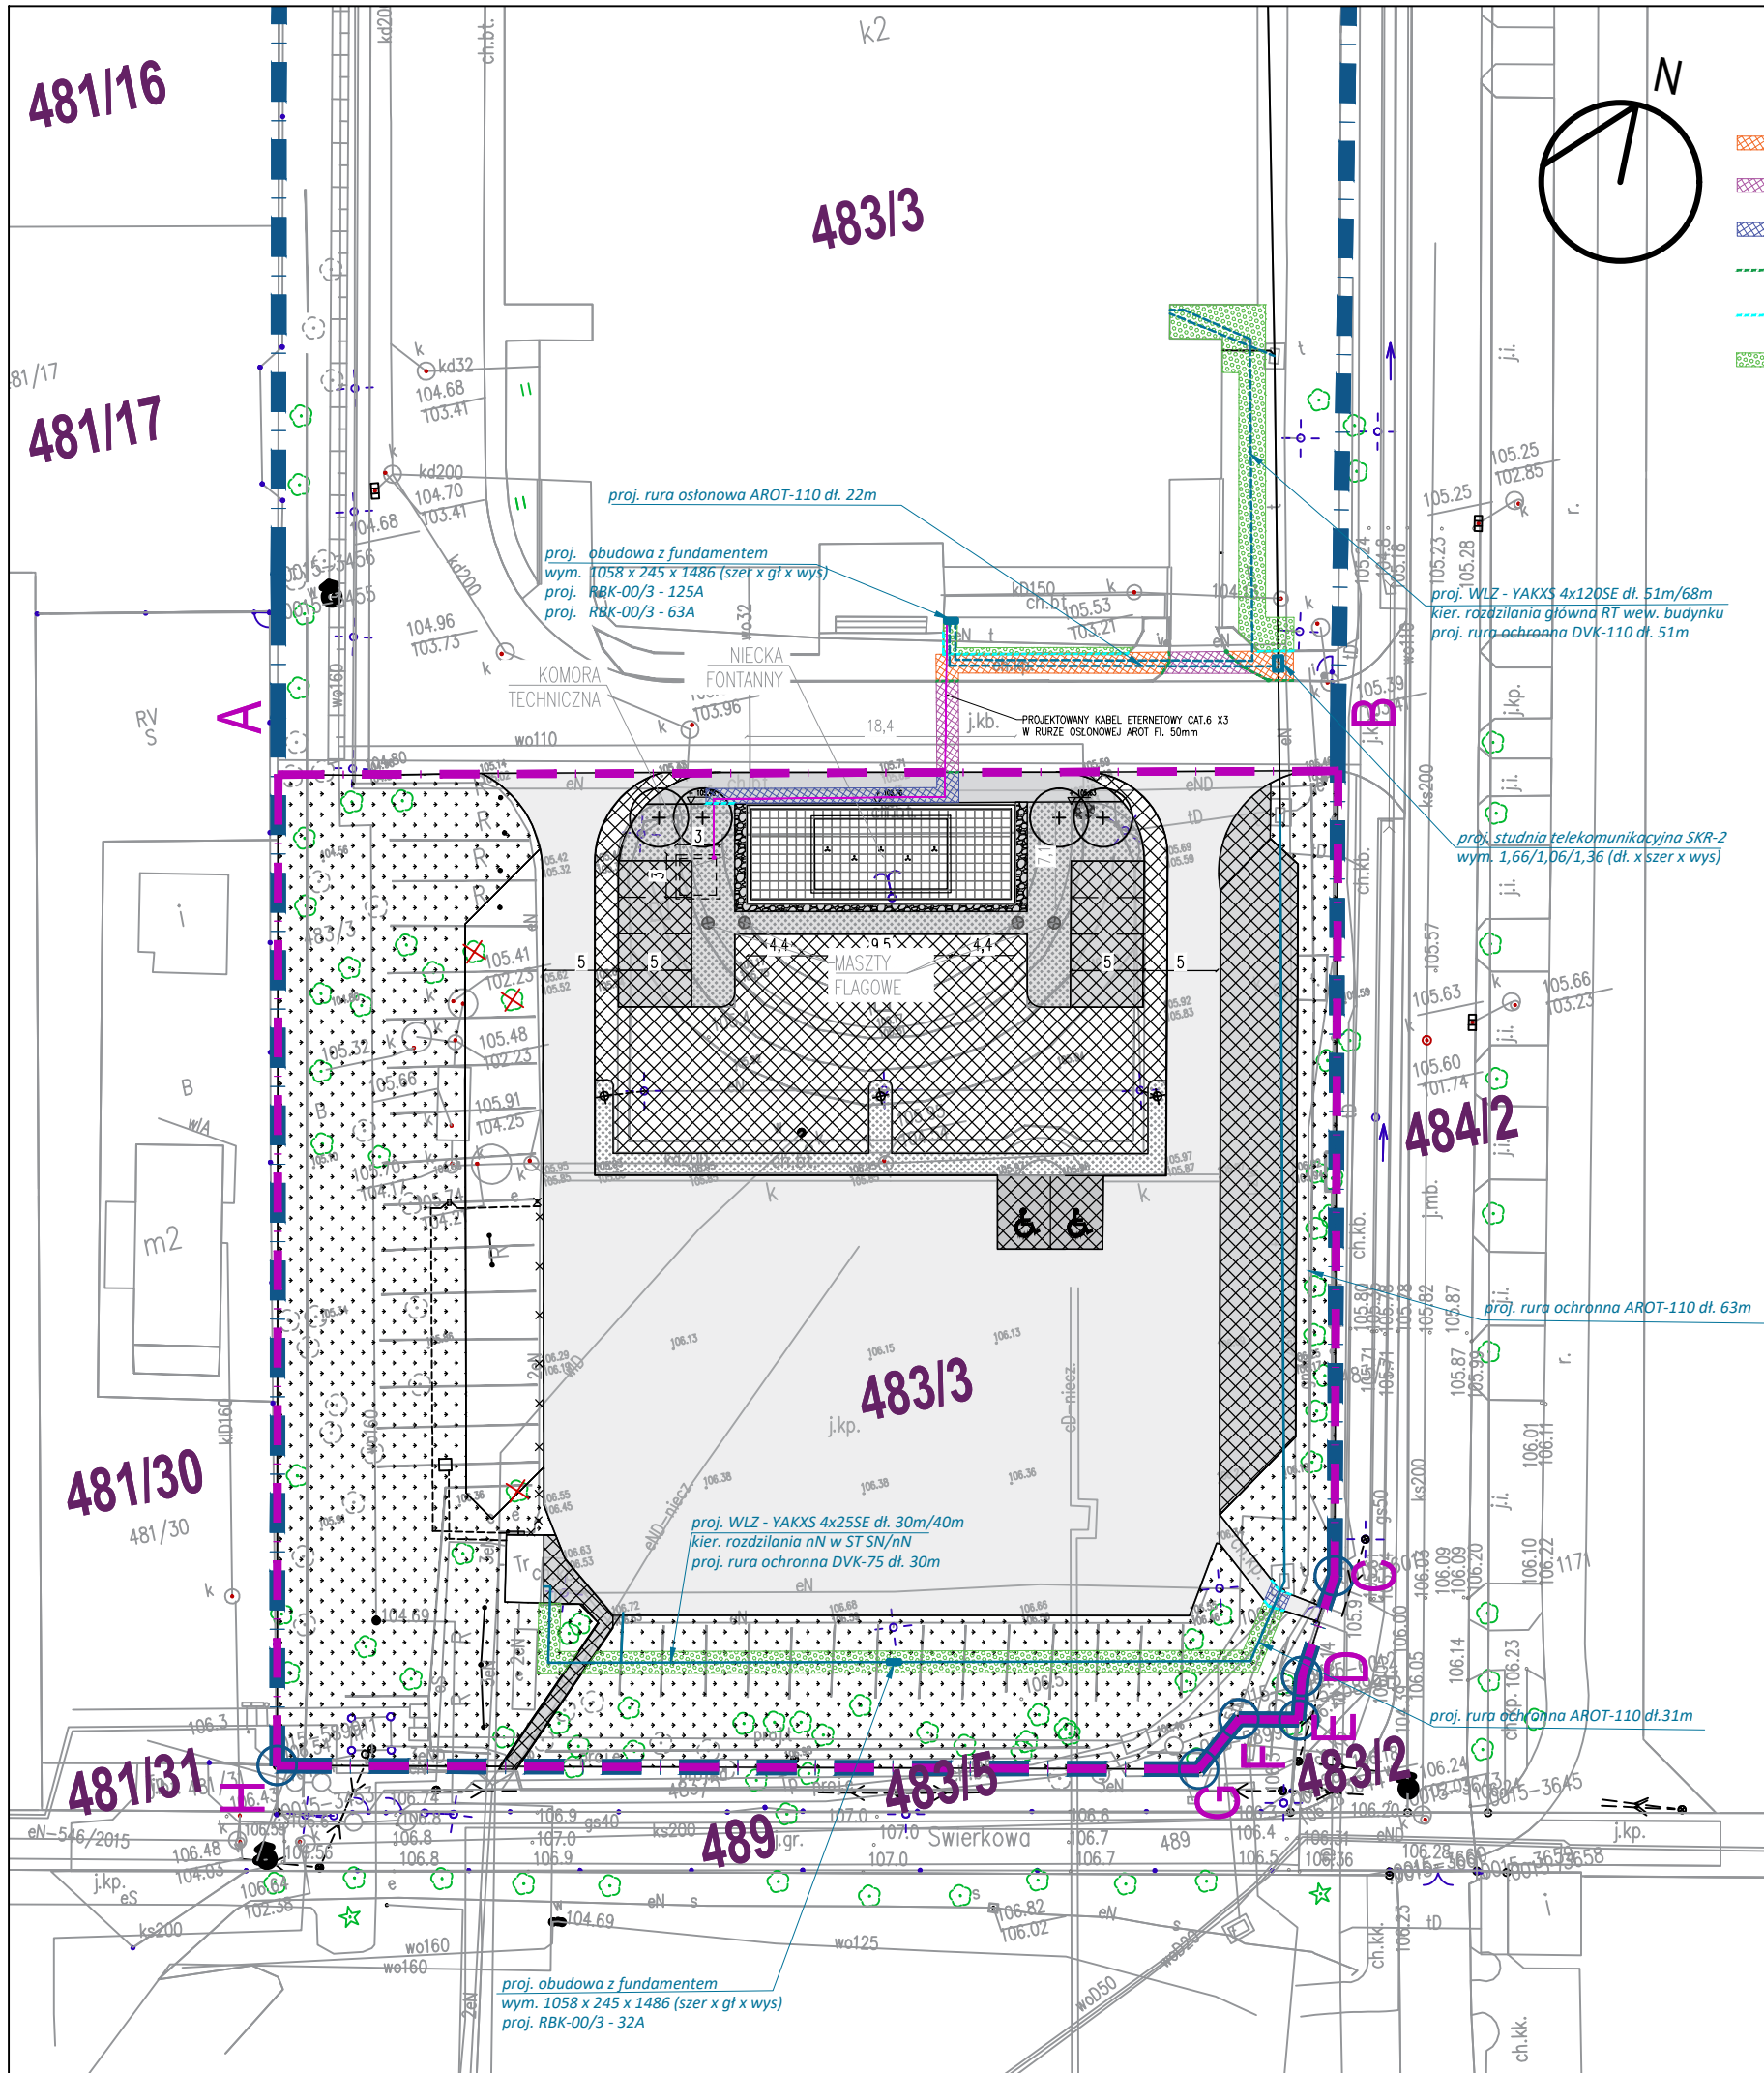

ZAKRES PRAC ZWIĄZANYCH Z ZAŁĄCZNIKIEM NR 1

ELEMENTY ZAGOSPODAROWANIA TERENU DO ODTWORZENIA

ISTNIEJĄCA NAWIERZCHNIA Z PŁYT BETONOWYCH DO ODTWORZENIA

ISTNIEJĄCA NAWIERZCHNIA JEZDNI Z KOSTKI BETONOWEJ DO ODTWORZENIA

ISTNIEJĄCA NAWIERZCHNIA PIESZA Z KOSTKI BETONOWEJ DO ODTWORZENIA

KRAWIEŻNIK BETONOWY 15X30 CM DO ODTWORZENIA

OBRIEŻE BETONOWE 8X30 CM DO ODTWORZENIA

ISTNIEJĄCA ZIELEŃ DO ODTWORZENIA

INWESTOR

Państwowy Zespół Ludowy Pieśni i Tańca
„Mazowsze” im. T. Sygietyńskiego
ul. Świerkowa 2, 05-805 Otrębusy

PROJEKT

PRZEBUDOWA FONTANNY WRAZ Z PRZEBUDOWĄ I
BUDOWĄ UTWARDZEŃ TERENU ORAZ
PRZEBUDOWĄ I BUDOWĄ NIEZBĘDNEJ
INFRASTRUKTURY TOWARZYSZĄCEJ DLA
POTRZEB FUNKCJONOWANIA BUDYNKU SALI
WIDOWISKOWEJ PAŃSTWOWEGO ZESPÓŁ
LUDOWEGO PIEŚNI I TAŃCA „MAZOWSZE” IM. T.
SYGIETYŃSKIEGO”

Świerkowa 2, 05-805 Otrębusy
działka nr ew.: 483/3, obr. Otrębusy

PRACOWNIA PROJEKTOWA

LAB
Monika Rodziewicz
ul. Wiślana 17,
05-420 Józefów

FAZA	PROJEKTTECHNICZNY	PT
TOM	INST. ELEKTRYCZNE	5/6
BRANŻA	INST. ELEKTR.	E

WYKONANIE	LAB Monika Rodziewicz ul. Wiślana 17, 05-420 Józefów
-----------	---

PROJEKTANT	mgr inż. Rafał Szarek spec. inst. elektr. nr upr. KUP/0165/POOE/08
------------	--

TREŚĆ RYSUNKU	OPRACOWANIE RYSUNKU RS
PLAN SYTUACYJNY ZAŁĄCZNIK NR 1	SKALA 1:500
	NR TOMU 5/6

DATA	MARZEC 2025	NR RYS.	PB-PT-E-01
------	-------------	---------	------------