


istniejące ujęcie wody
dla celów podlewania
(schować w studziennce
D400)

skrzynka z
elektrozaworami

rura fi 32 mm

ELEMENTY SYSTEMU NAWADNIANIA

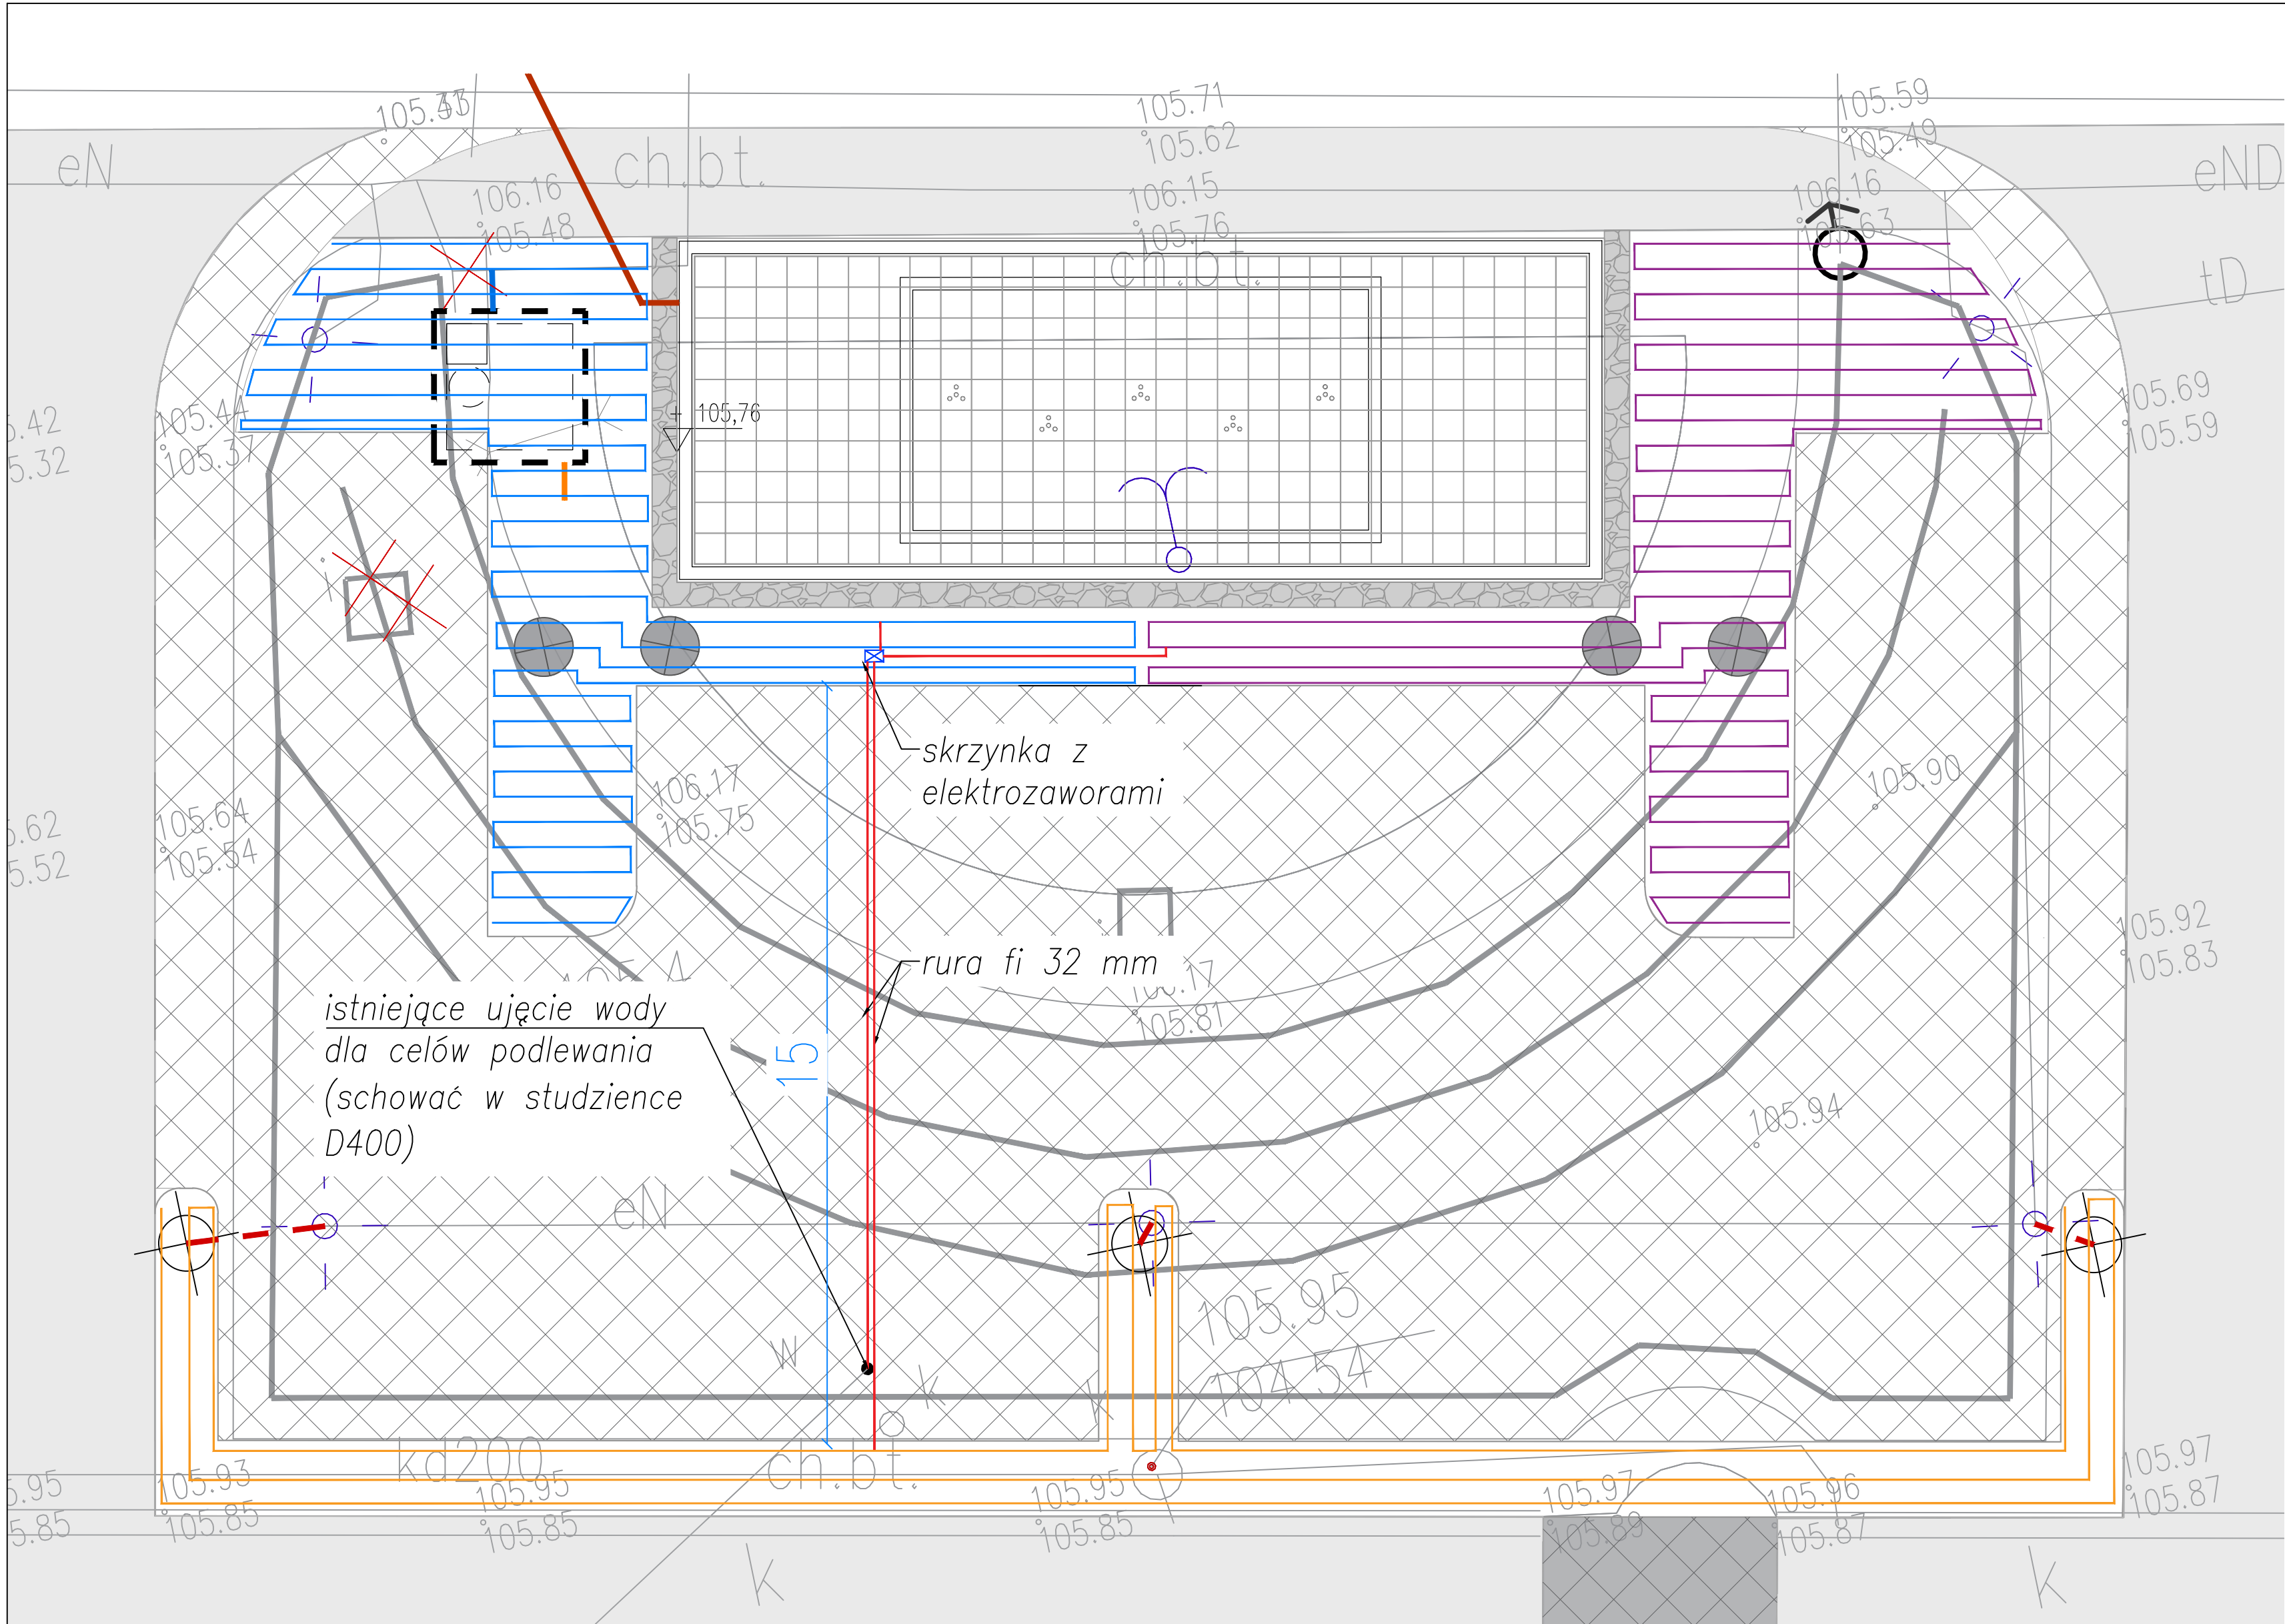

LINIA KROPLUJĄCA NAZIEMNA

RUROCIĄG FI. 32 mm



SKRZYŃKA Z ELEKTROZAWORAMI

przyłącze wody zgodnie z projektem instalacji wod-kan
parametry przyłącza:
przepływ $q = 3000 \text{ l/h}$
ciśnienie $p = 3,5 \text{ bar}$

UWAGA:

- W OKOLICACH KOMORY TECHNICZNEJ PODZIEMNEJ UMIEŚCOWIĆ CZUJNIK DESZCZU I DOPROWADZIĆ KABEL ZASILAJĄCY 230V
- PRZEWIDZIEĆ PRZEPUST FI 80 mm DLA RUR UKŁADANYCH W NAWIERZCHNI

INWESTOR
**Państwowy Zespół Ludowy Pieśni i Tańca
„Mazowsze” im. T. Sygietyńskiego**
ul. Świerkowa 2, 05-805 Otrębusy

PROJEKT
**PRZEBUDOWA FONTANNY WRAZ Z PRZEBUDOWĄ I
BUDOWĄ UTWARDZEN TERENU ORAZ
PRZEBUDOWĄ I BUDOWĄ NIEZBĘDNEJ
INFRASTRUKTURY TOWARZYSZĄCEJ DLA
POTRZEB FUNKCJONOWANIA BUDYNKU SALI
WIDOWISKOWEJ PAŃSTWOWEGO ZESPOŁU
LUDOWEGO PIEŚNI I TAŃCA „MAZOWSZE” IM. T.
SYGIETYŃSKIEGO**

Świerkowa 2, 05-805 Otrębusy
działka nr ew.: 483/3, obr. Otrębusy

PRACOWNIA PROJEKTOWA

LAB
Monika Rodziewicz
ul. Wiślana 17,
05-420 Józefów

FAZA
PROJEKT TECHNICZNY
PT

TOM
ZIELEŃ
6/6

BRANŻA
ARCH. KRAJOBRAZU
Z

WYKONANIE
LAB
Monika Rodziewicz
ul. Wiślana 17,
05-420 Józefów

PROJEKTANT
PODPIS

Monika Rodziewicz
spec. architektura krajobrazu

TREŚĆ
RYSUNKU
**SCHEMAT
NAWADNIANIA**

OPRACOWANIE
RYSUNKU
MR
SKALA
1:100
NR TOMU
6/6

DATA
MAJ 2024
NR RYS.
PB-PT-Z-02